

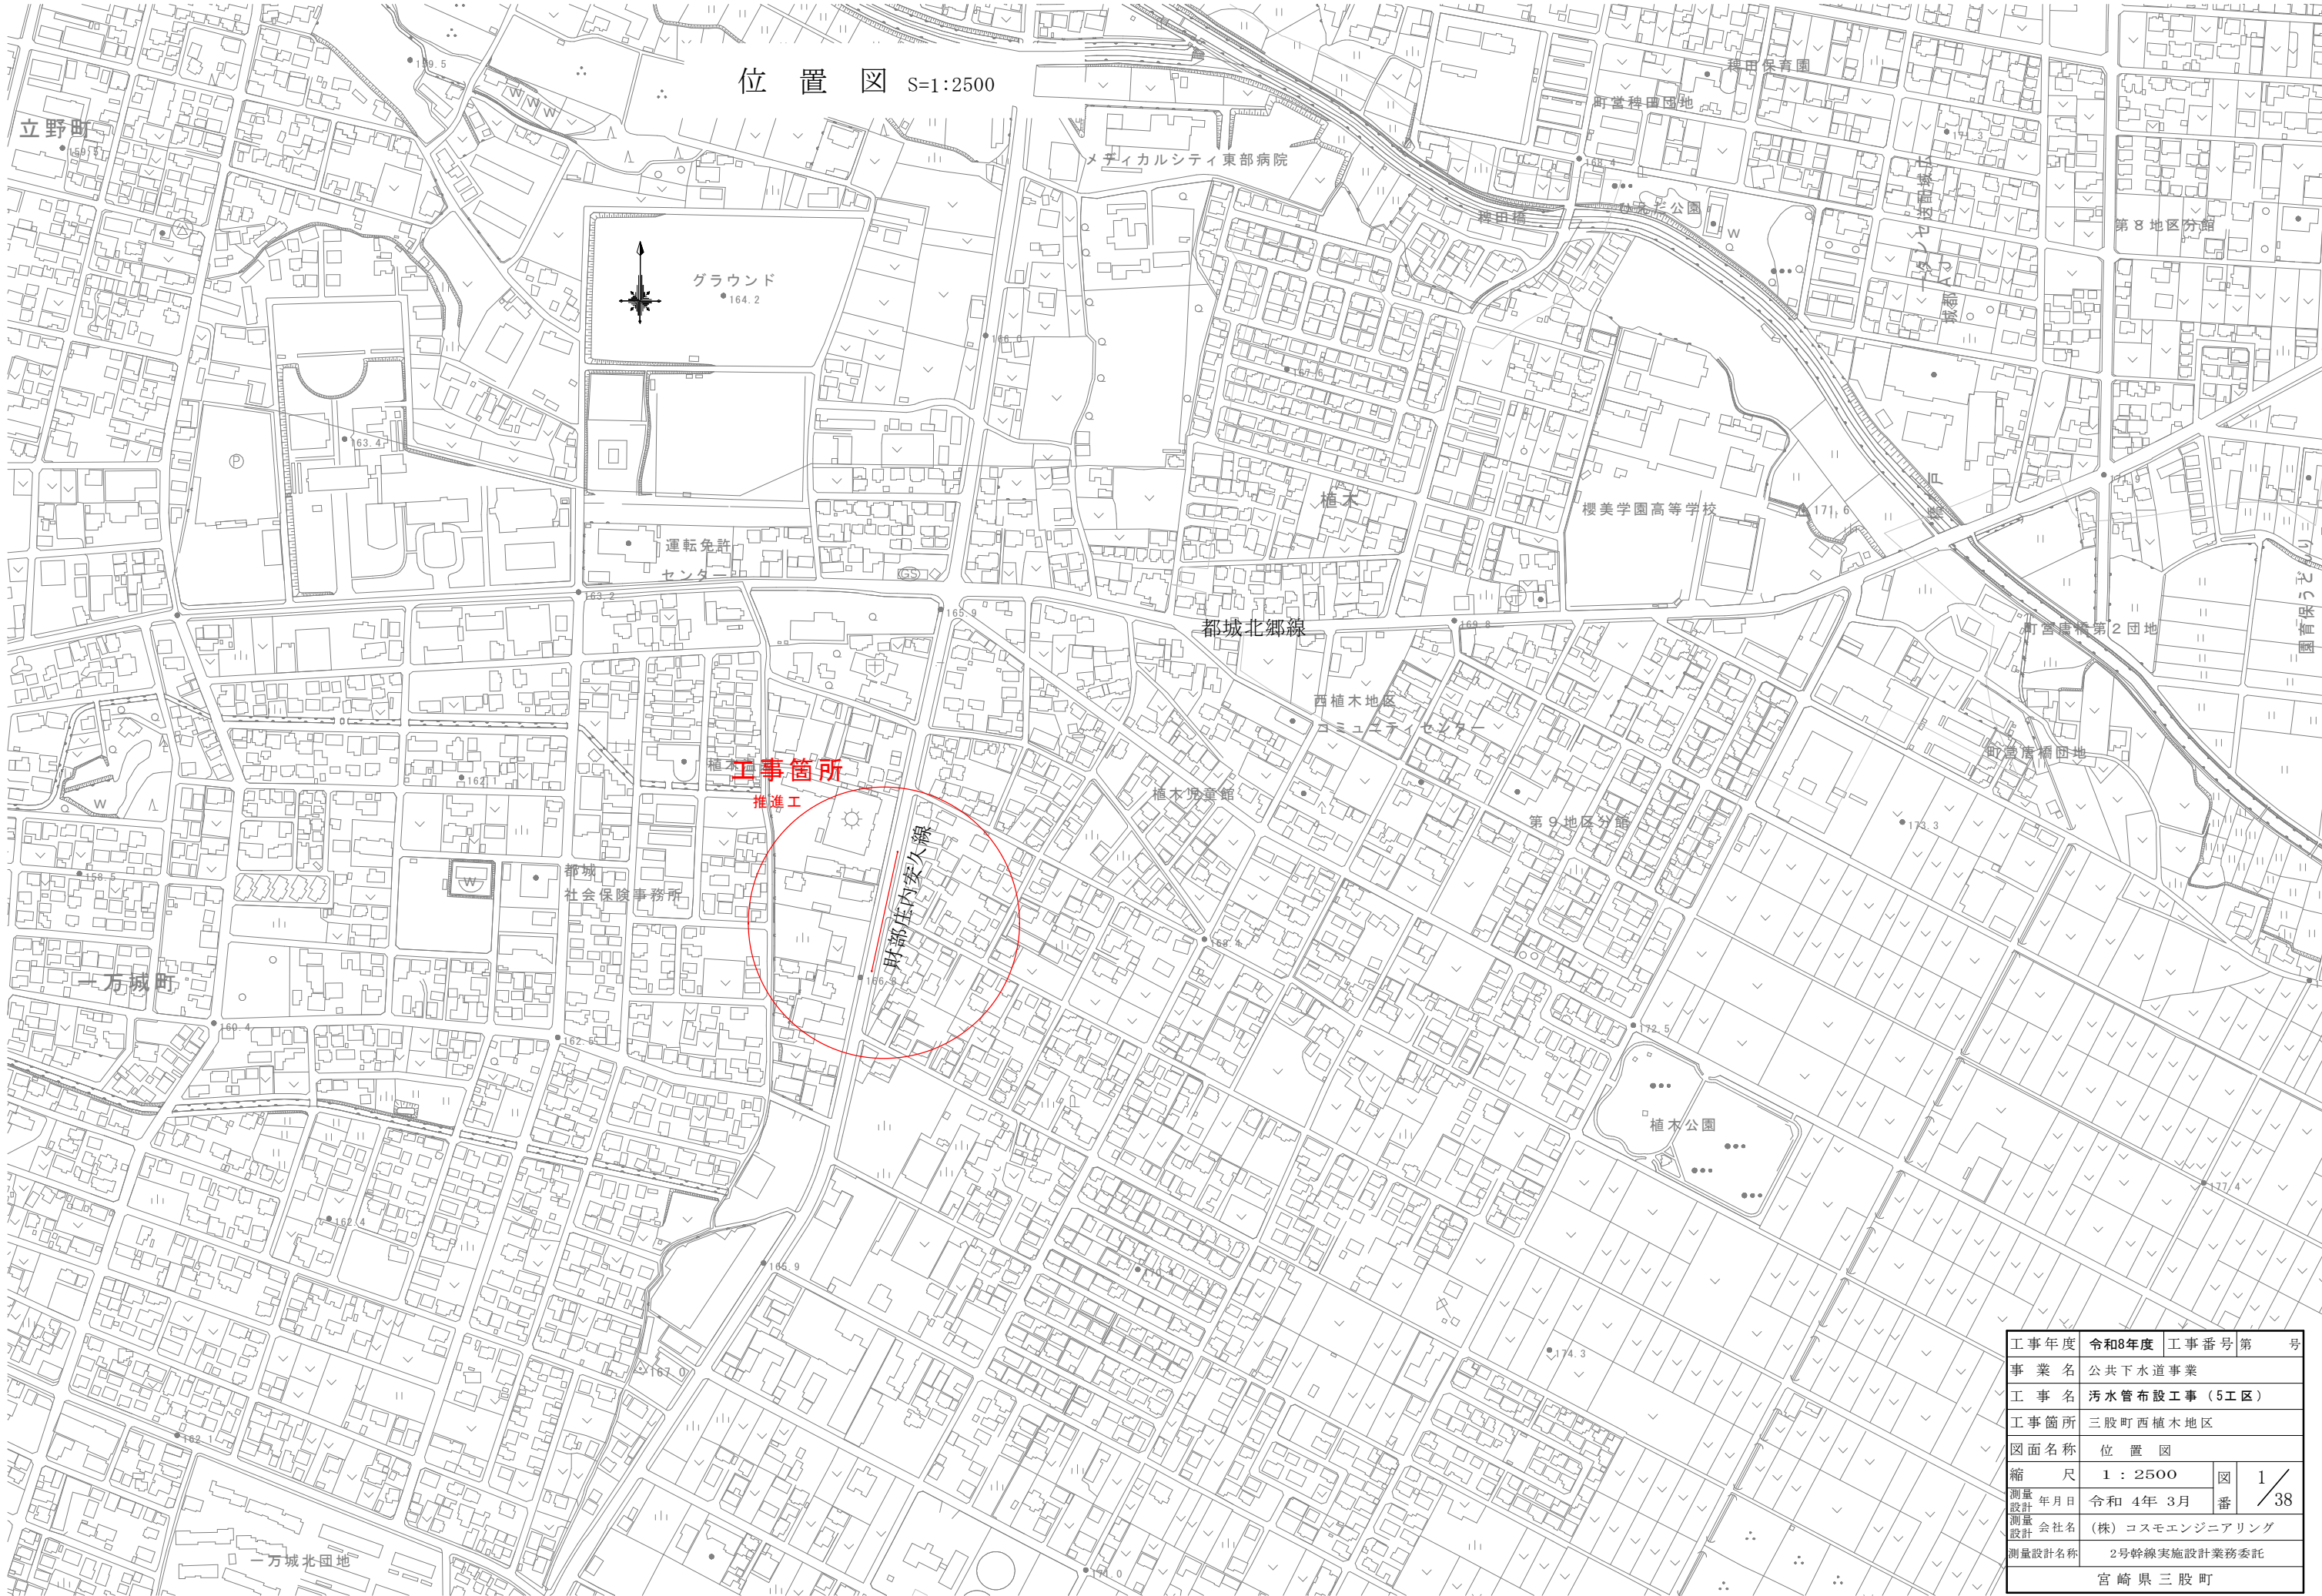


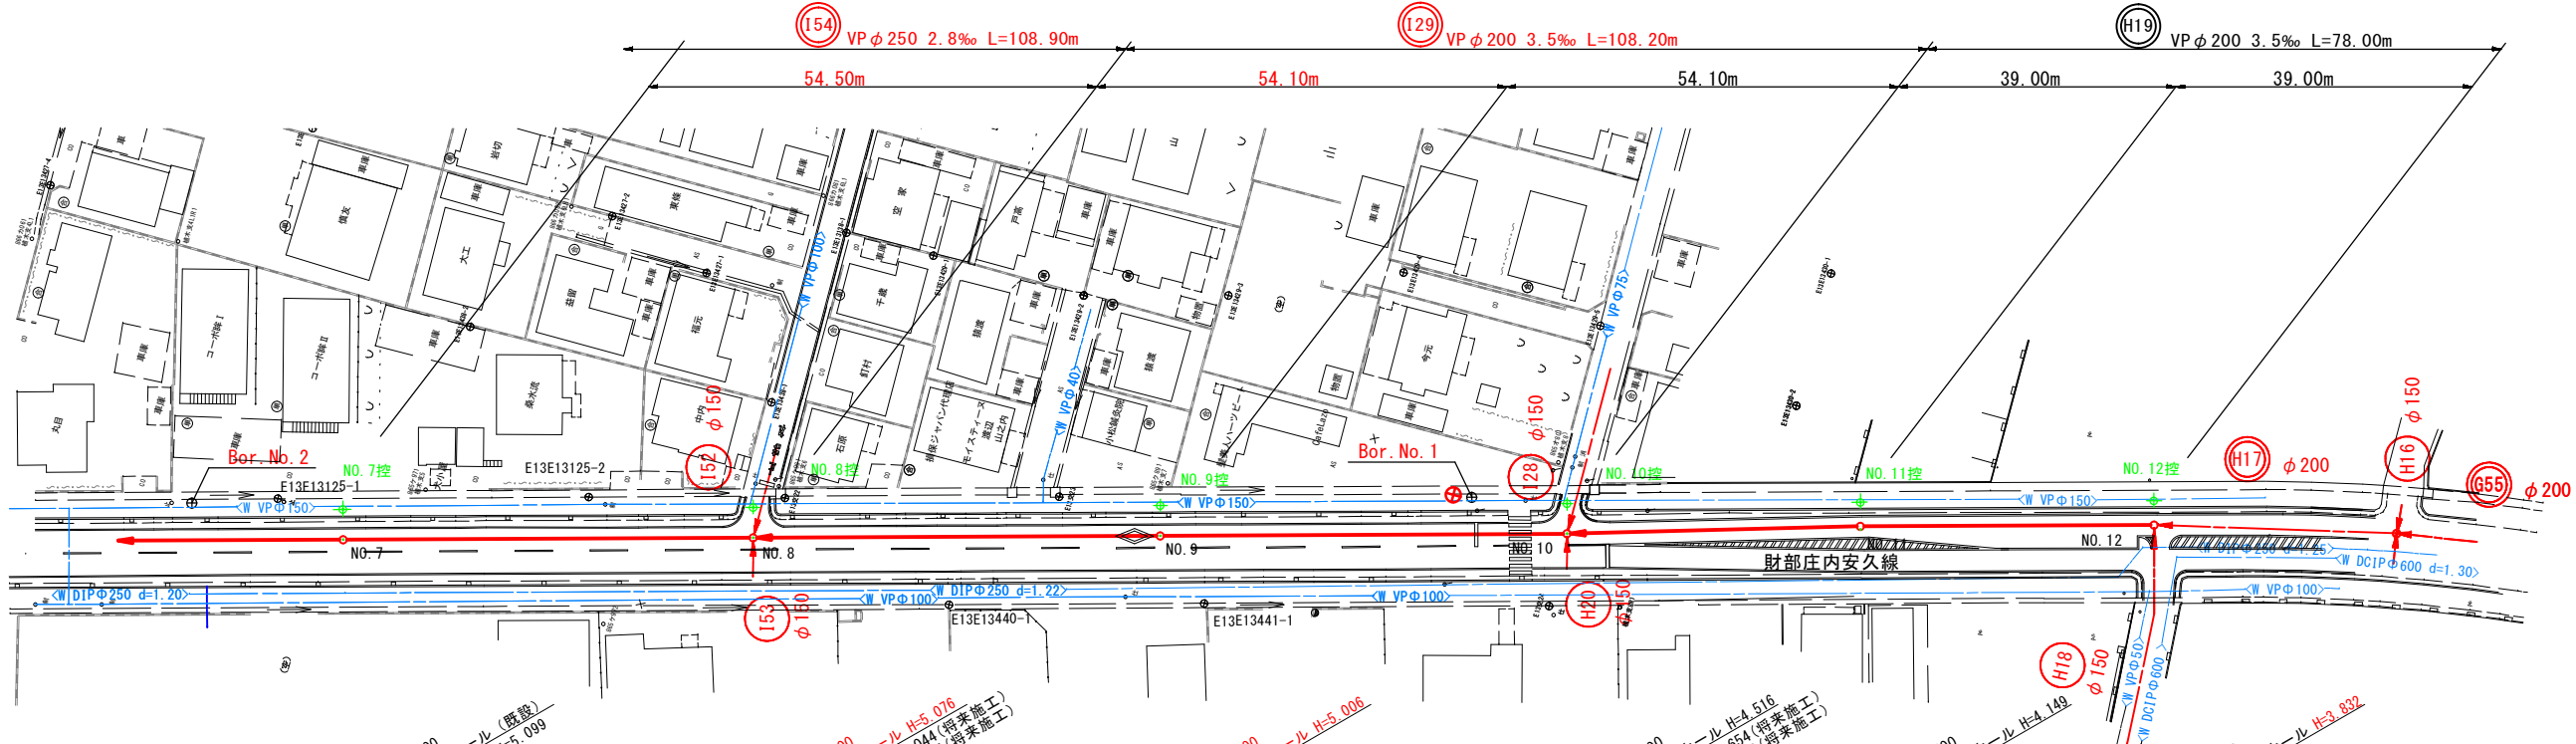


工事年度	令和8年度		工事番号	第	号
事業名	公共下水道事業				
工事名	汚水管布設工事（5工区）				
工事箇所	三股町西植木地区				
図面名称	位置図				
縮尺	1：2500		図番	1 / 38	
測量設計 年月日	令和 4年 3月		番		
測量設計 会社名	(株) コスモエンジニアリング				
測量設計名称	2号幹線実施設計業務委託				
宮崎県三股町					

平面縦断図 (R5.7変更反映)

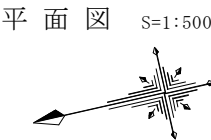

縦断図

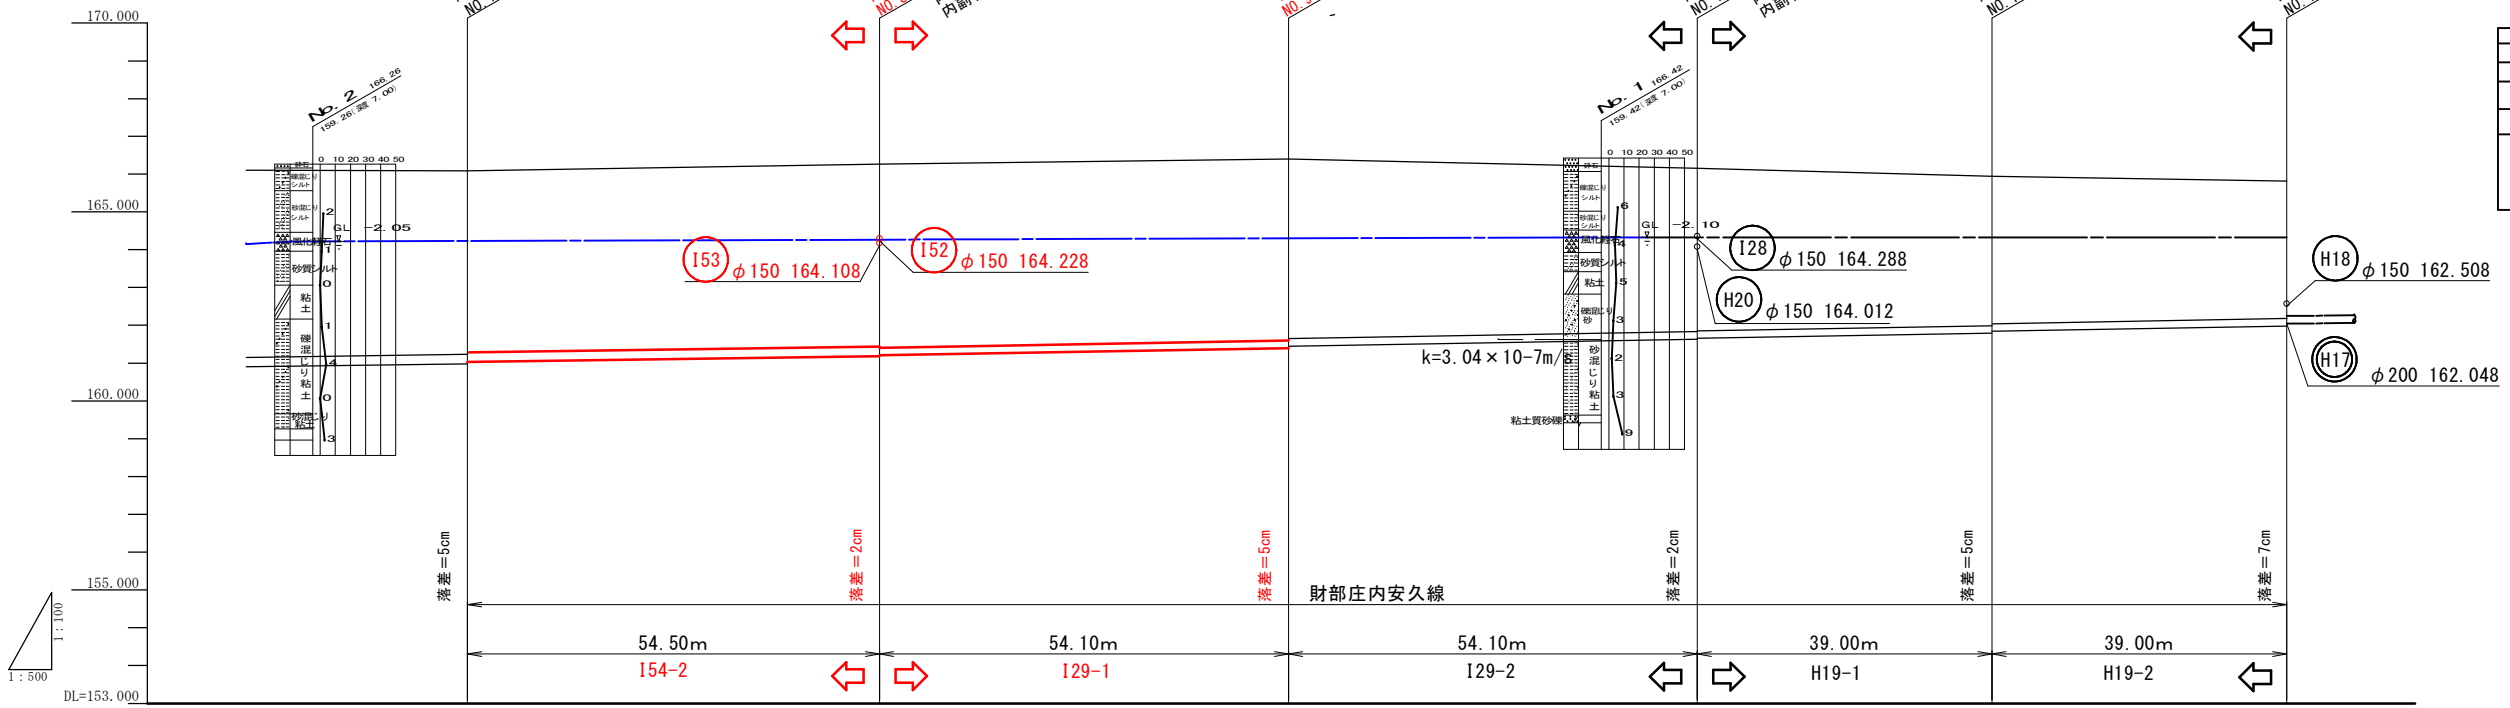




県道舗装構成

表層	改良1型アスファルト	50
基層	粗粒度アスファルト	50
上層路盤	粒調碎石	100
下層路盤	粒調F ₀	100
下層路盤	シラス	130
路床置換	シラス	670

路線番号	(154) VP φ 250 2.8‰ L=108.90m		(129) VP φ 200 3.5‰ L=108.20m		(H19) VP φ 200 3.5‰ L=78.00m	
土盛り	4.85	4.80	4.82	4.80	4.31	3.94
管底高	160.981	161.031	161.184	161.394	161.634	161.791
地盤高	166.08	166.26	166.40	166.40	166.15	165.94
追加距離	278.00	332.50	386.60	440.70	479.70	518.70
単距距離	54.40	54.50	54.10	54.10	39.00	39.00
点	NO. 7	NO. 8	NO. 9	NO. 10	NO. 11	NO. 12


		(154)	(129)	(H19)		
工事年度		令和8年度		工事番号 第 号		
事業名		公共下水道事業				
工事名		汚水管布設工事 5工区				
工事箇所		三股町植木地区				
図面名称		平面図・縦断図				
縮 尺		1 : 500		図 番	5 / 38	
測量設計	年月日	令和 4年 3月		番		
測量設計	会社名	(株) コスモエンジニアリング				
測量設計名称	2号幹線実施設計業務委託					
宮 崎 県 三 股 町						

横断図(1) S=1:100

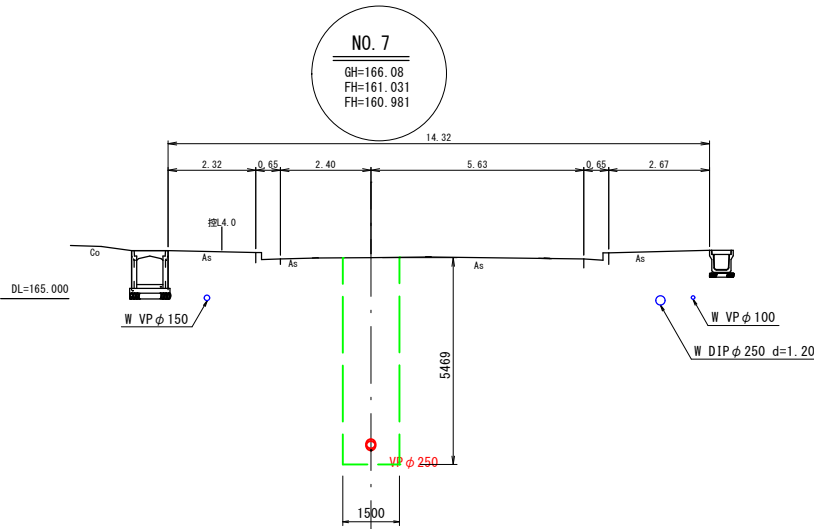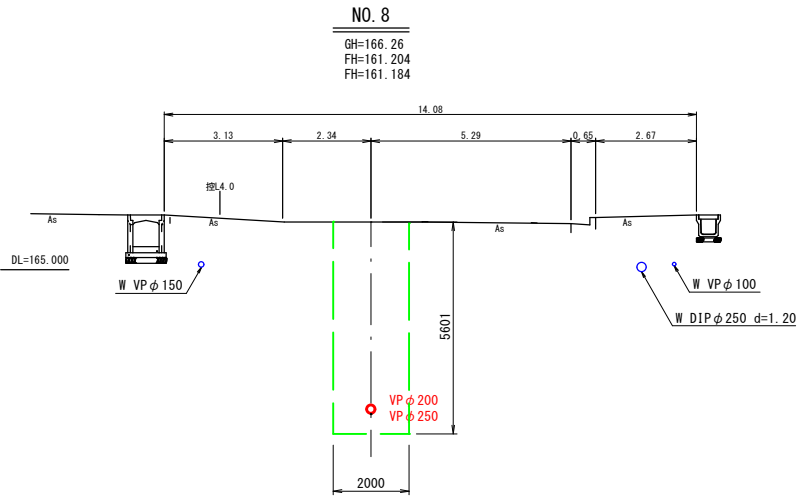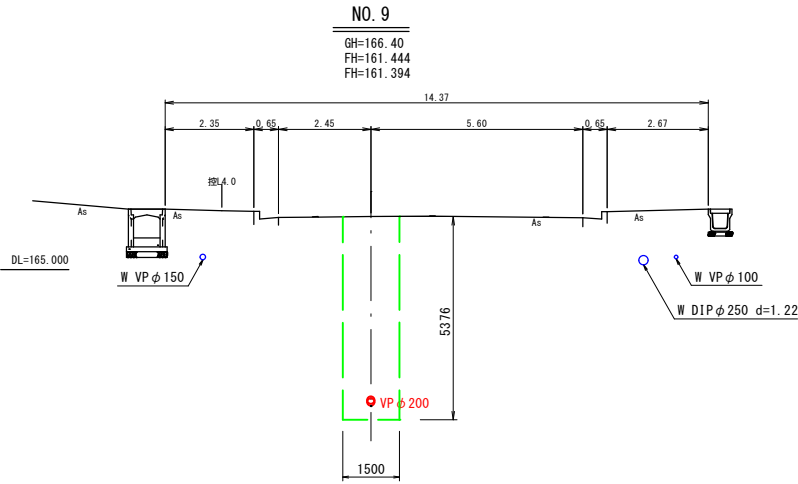

工事年度	令和8年度	工事番号	第	号
事業名	公共下水道事業			
工事名	汚水管布設工事（5工区）			
工事箇所	三股町西植木地区			
図面名称	横断図（1）			
縮尺	1：100		図番	8／38
測量設計 年月日	令和4年3月		番	(株)コスモエンジニアリング
測量設計 会社名				
測量設計名称	2号幹線実施設計業務委託			
宮崎県三股町				


推進工図(2) S=1:50

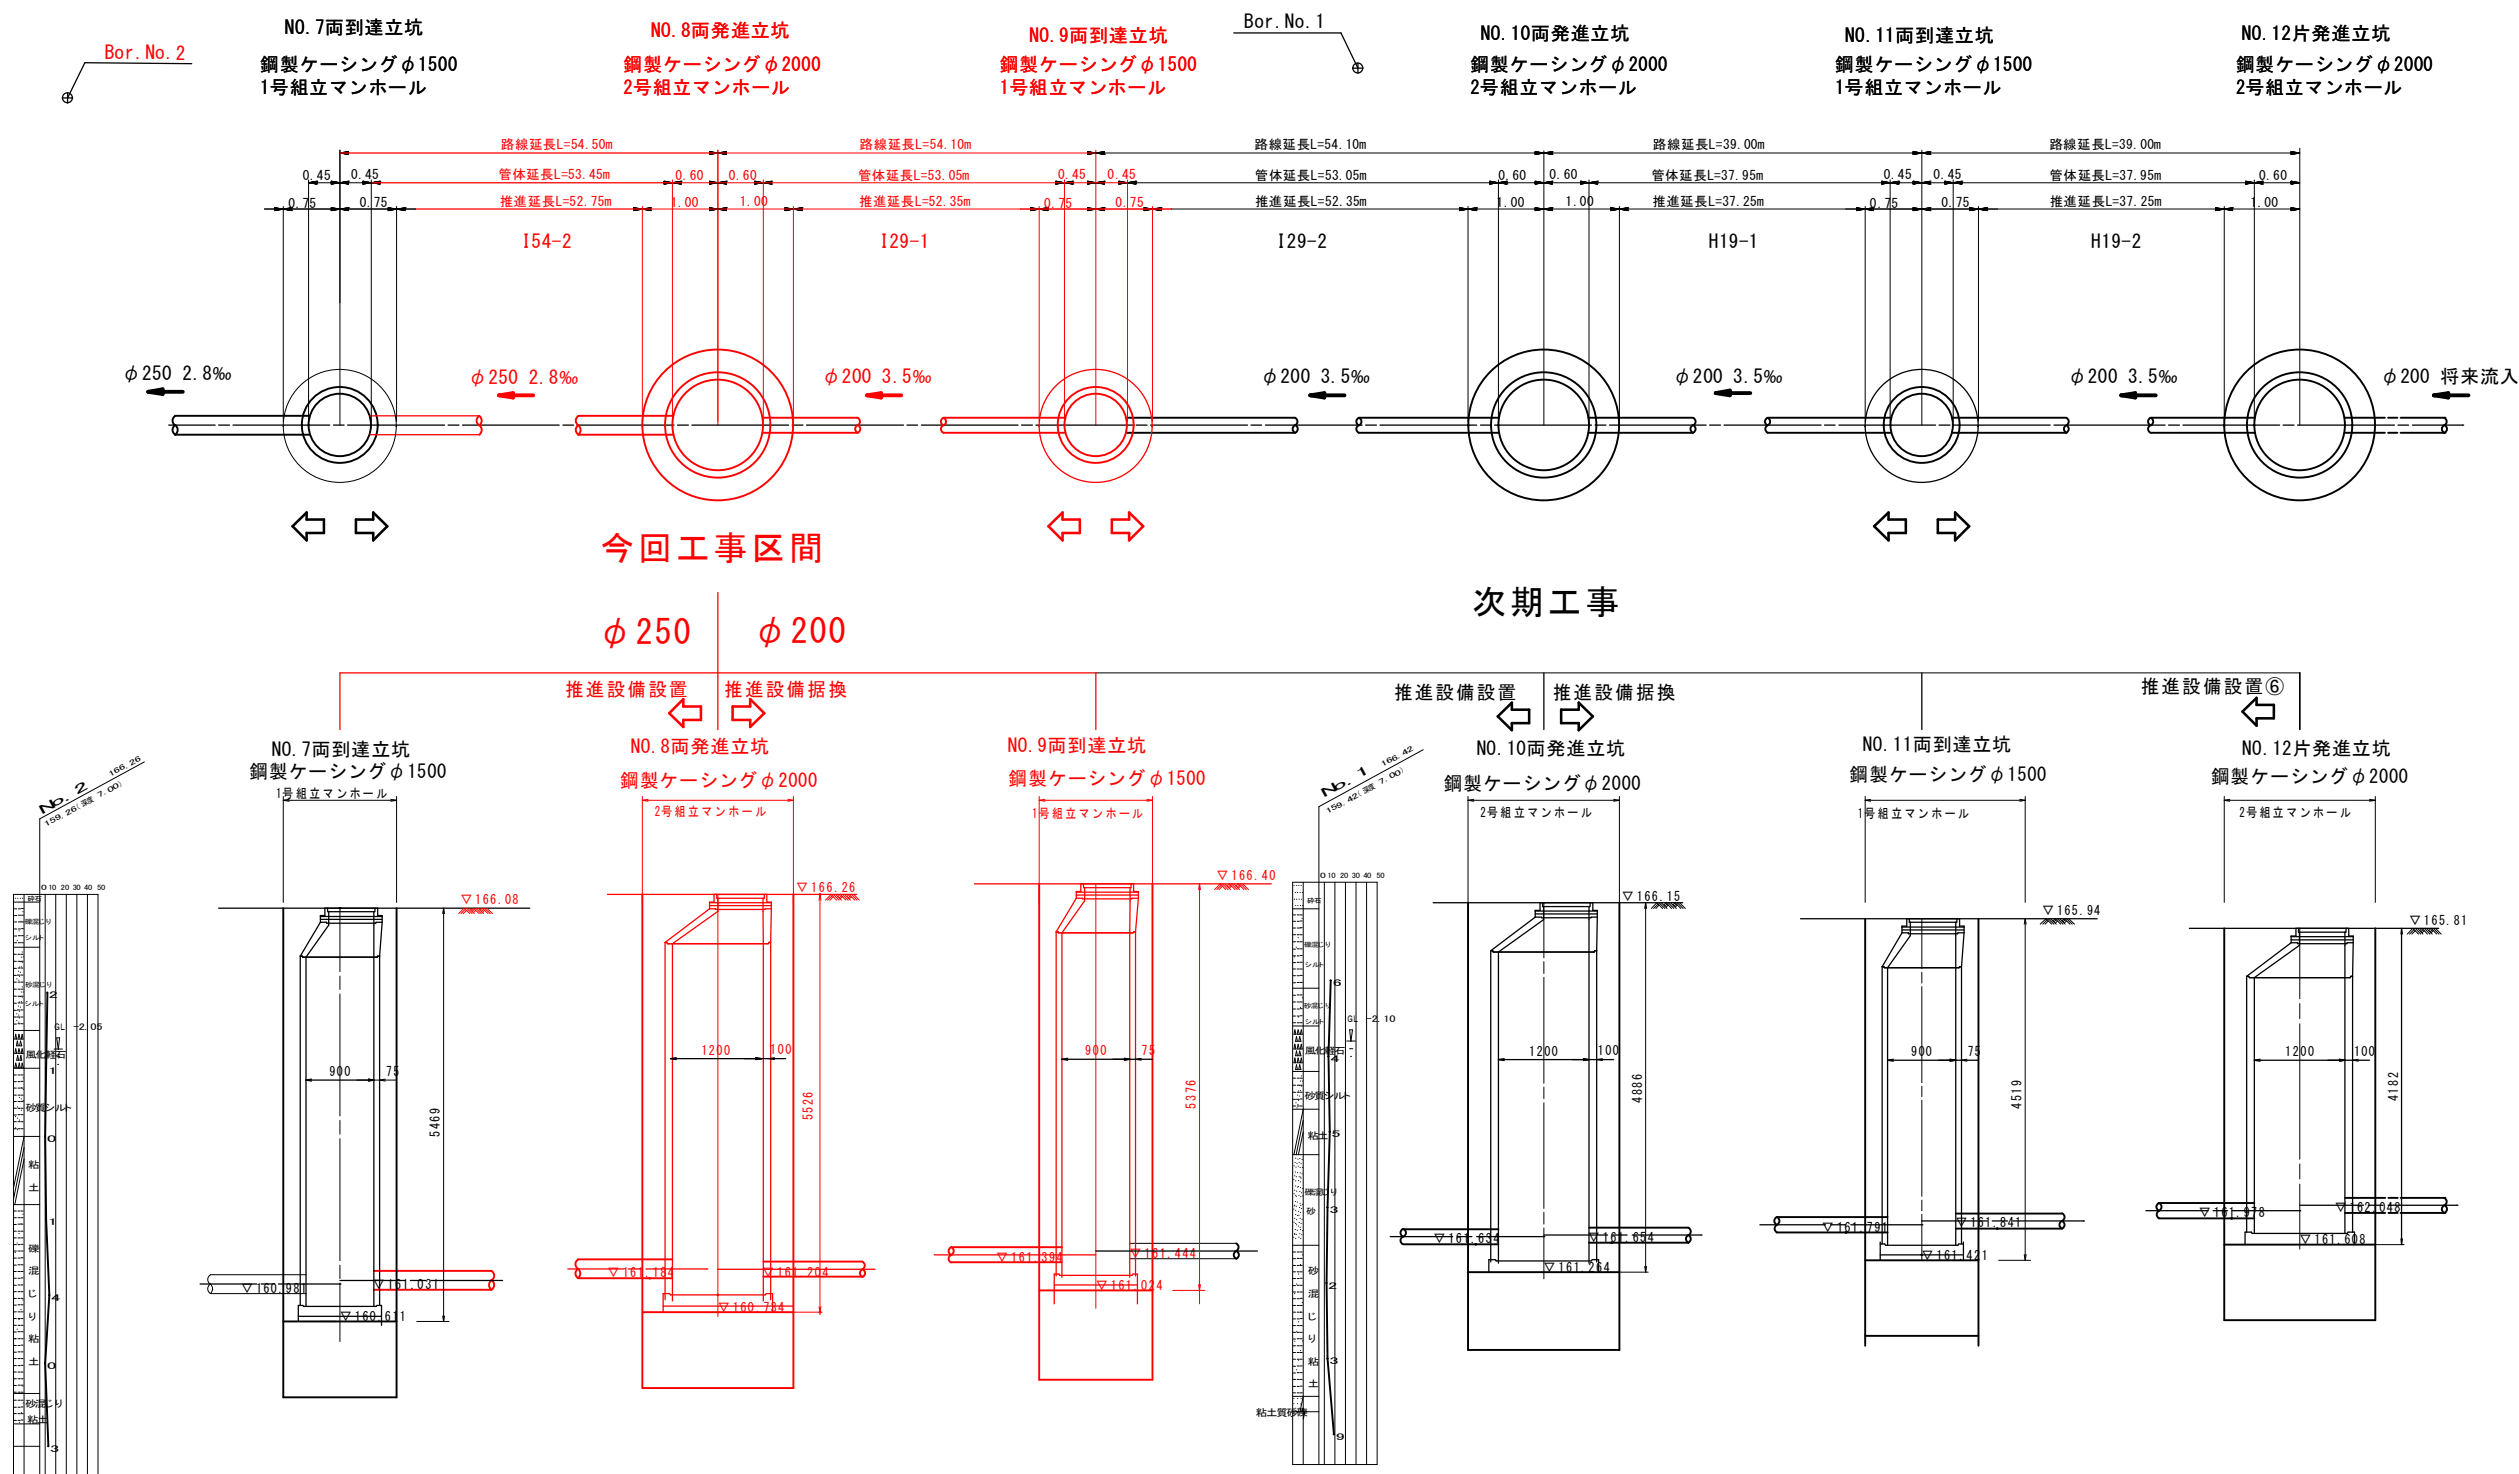


工事年度	令和8年度	工事番号	第 号
事業名	公共下水道事業		
工事名	汚水管布設工事（5工区）		
工事箇所	三股町植木地区		
図面名称	推進工図（2）		
縮尺	1：50	図番	7／38
測量設計年月日	令和 4年 3月		
測量設計会社名	（株）コスモエンジニアリング		
測量設計名称	2号幹線実施設計業務委託		
宮崎県三股町			

No. 8 両発進立坑仮設図 S=1:30


平面図

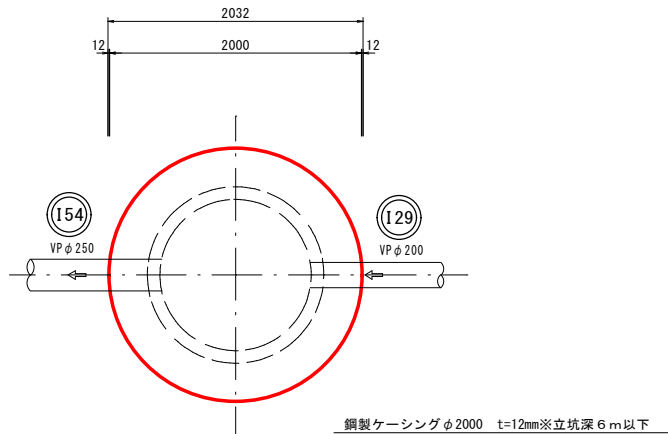


覆工板平面図

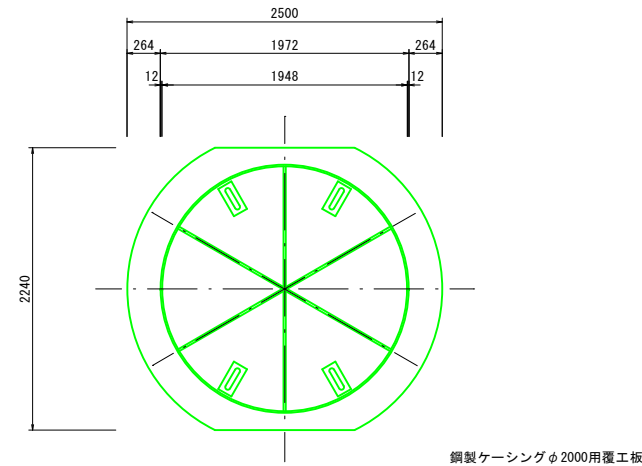

圧入掘削完了図

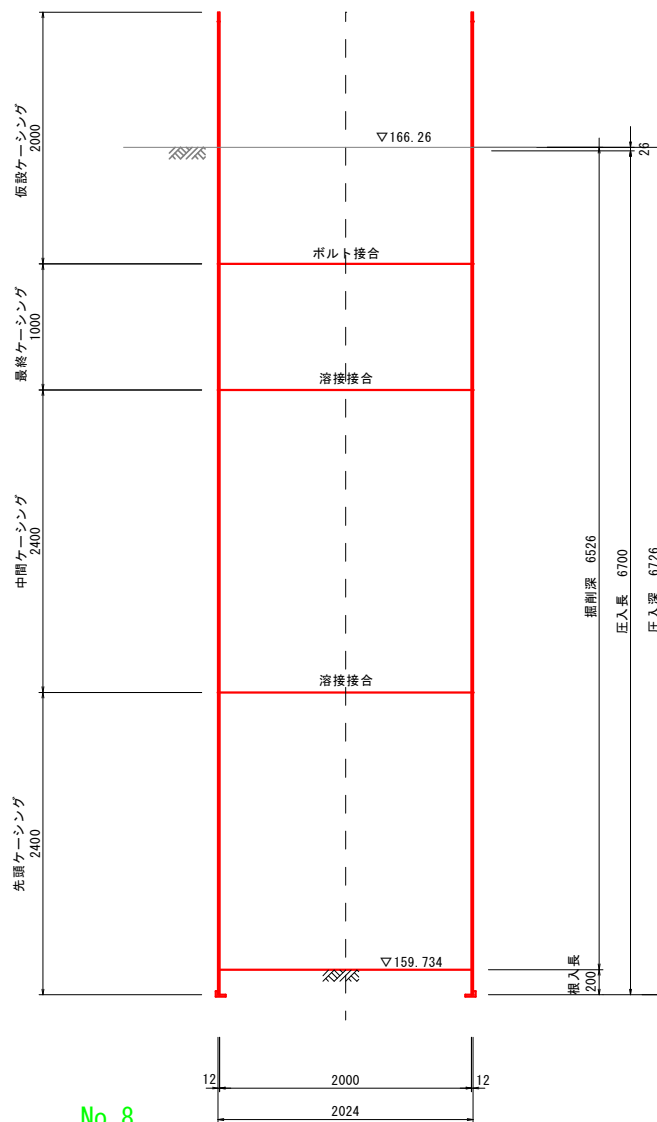

立坑構築完了図




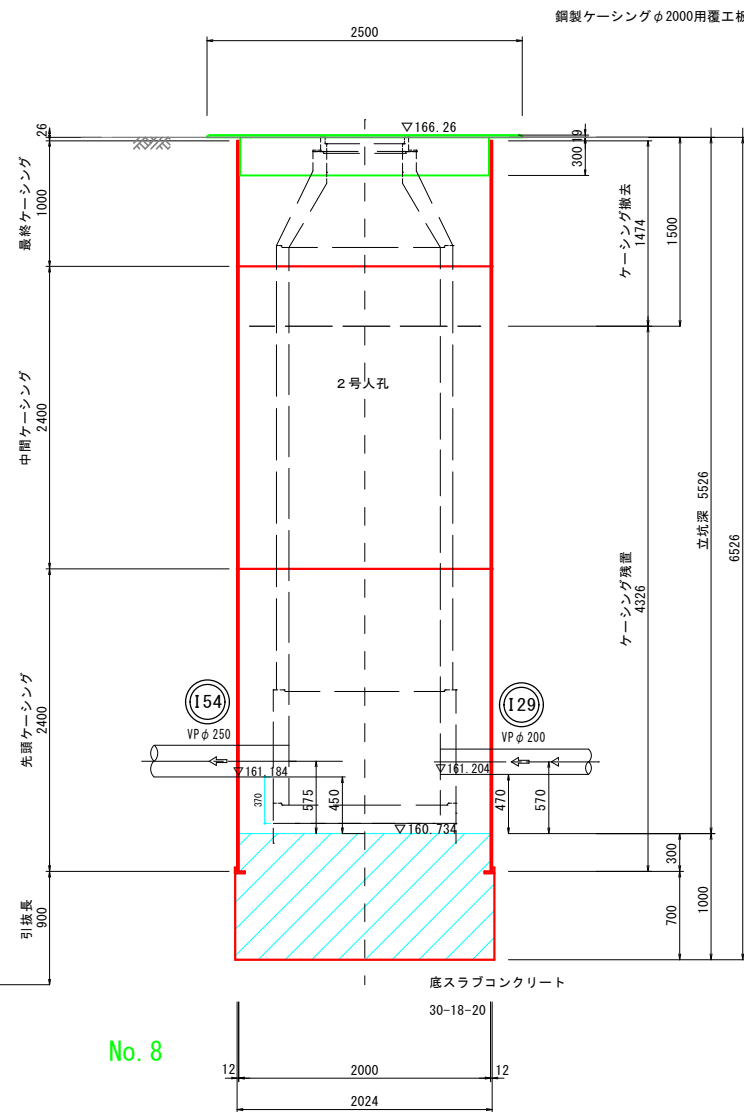


No. 8

No. 8

工事年度	令和8年度	工事番号	第	号
事業名	公共下水道事業			
工事名	汚水管布設工事(5工区)			
工事箇所	三股町西植木地区			
図面名称	No. 8 両発進立坑仮設図			
縮尺	1 : 30		図番	17 / 38
測量設計 年月日	令和 4年 3月		番	
測量設計 会社名	(株) コスモエンジニアリング			
測量設計名称	2号幹線実施設計業務委託			
宮崎県三股町				

No. 9 両到達立坑仮設図 S=1:30

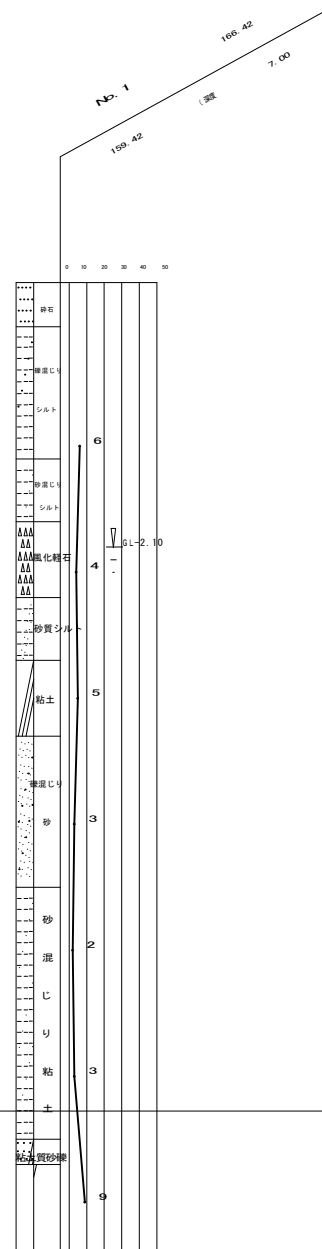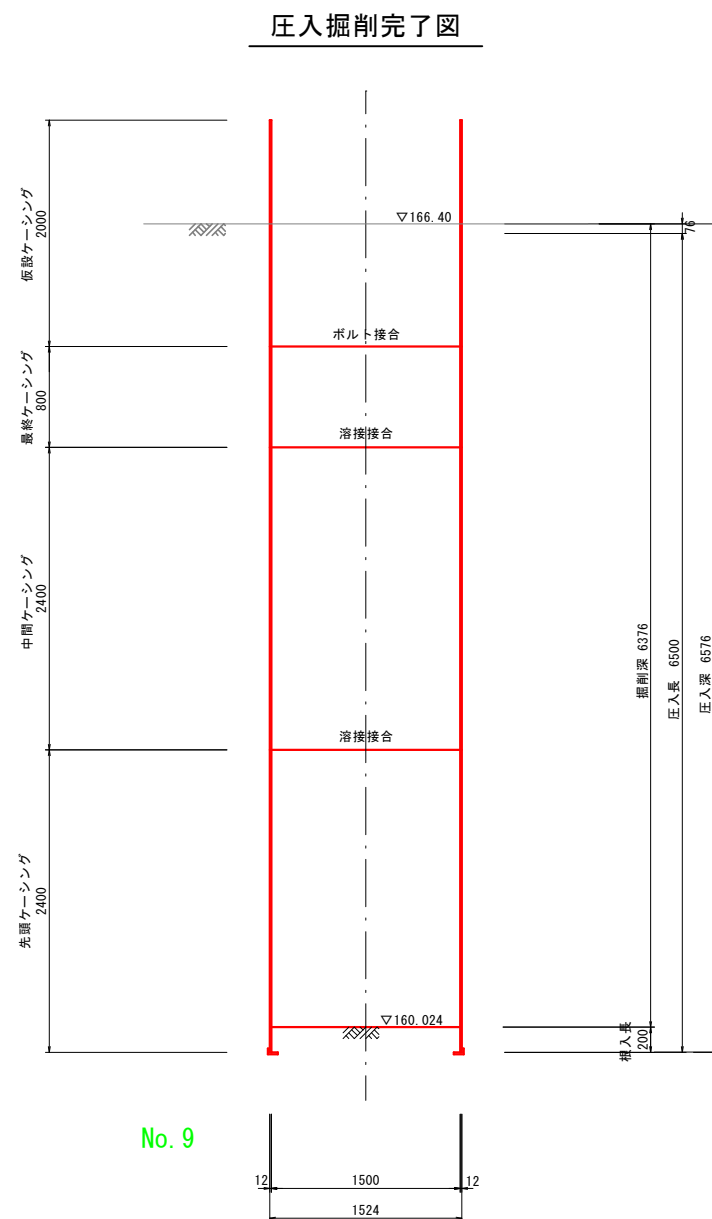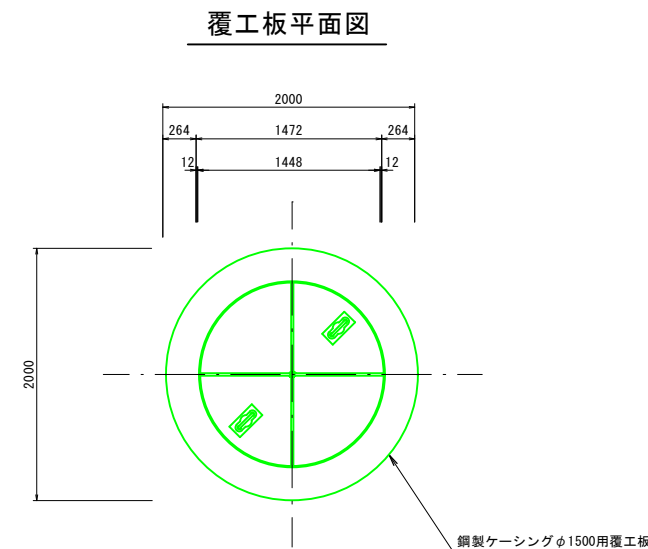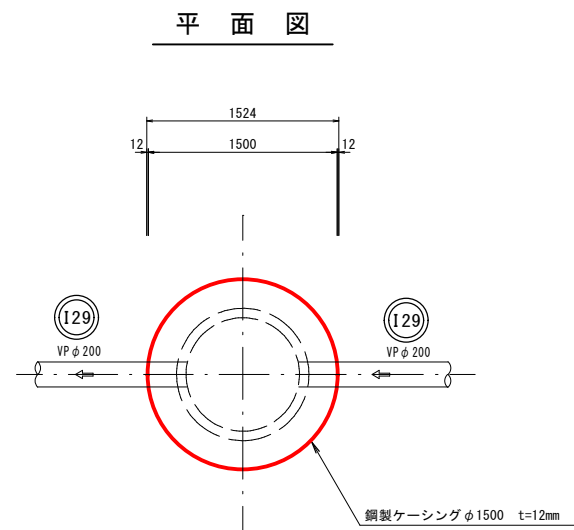


No. 9


工 事 年 度	令和8年度	工 事 番 号	第
事 業 名	公 共 下 水 道 事 業		
工 事 名			
工事箇所	三 股 町 西 植 木 地 区		
図 面 名 称	No. 9 到 達 立 坑 仮 設 図		
縮 尺	1 : 30	図 番	18 / 38
測量設計年月日	令和 4年 3月		
測量設計会社名	(株) コスモエンジニアリング		
測量設計名称	2号幹線実施設計業務委託		
宮 崎 県 三 股 町			

No. 7 1号組立マンホール構造図 S=1:30


既設参考図

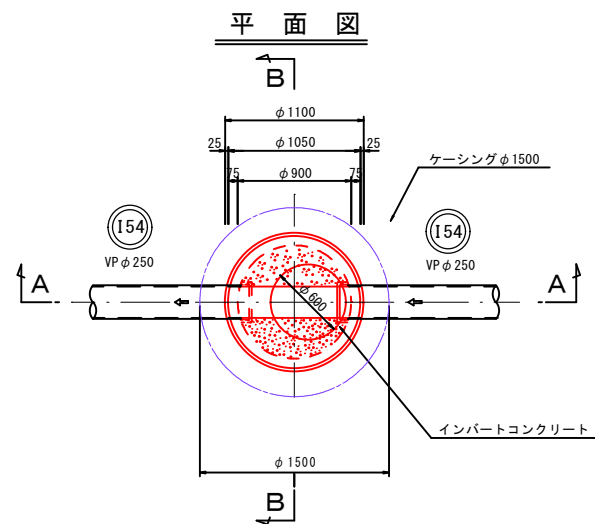


FRP製中間スラブ

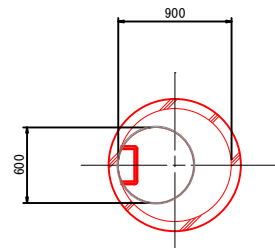

A-A断面図

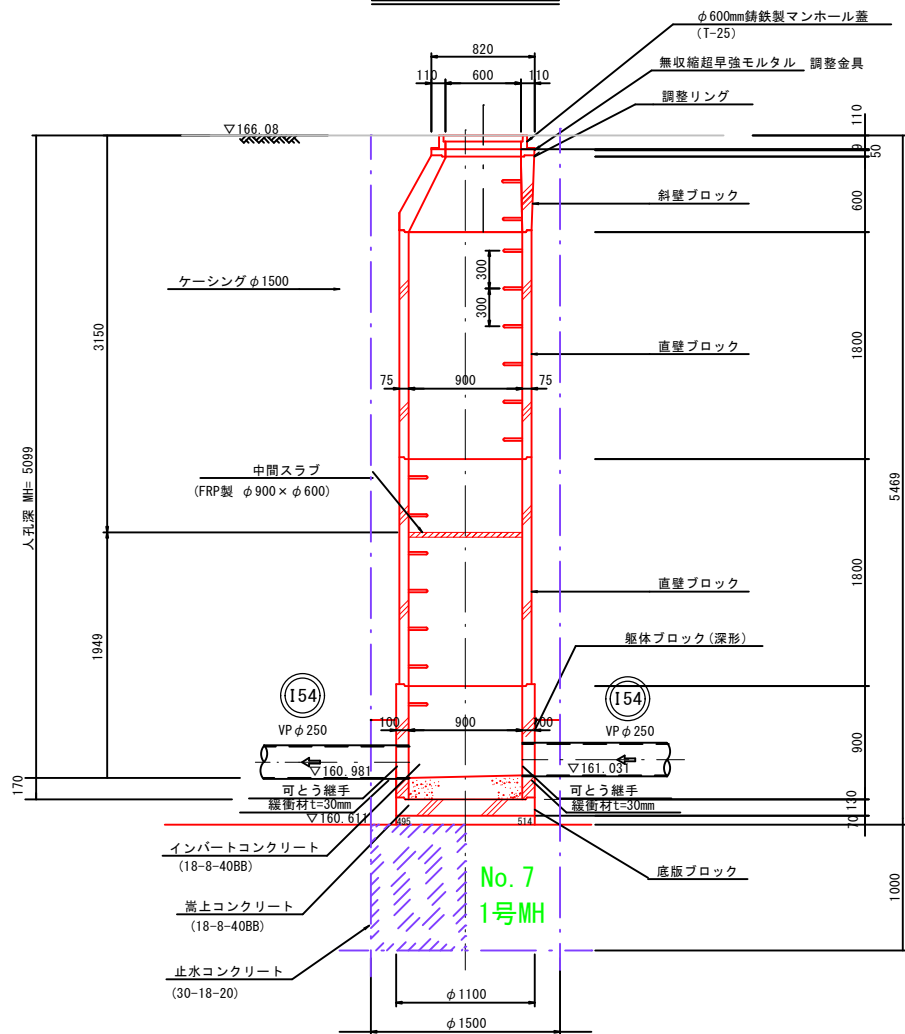

B-B断面図




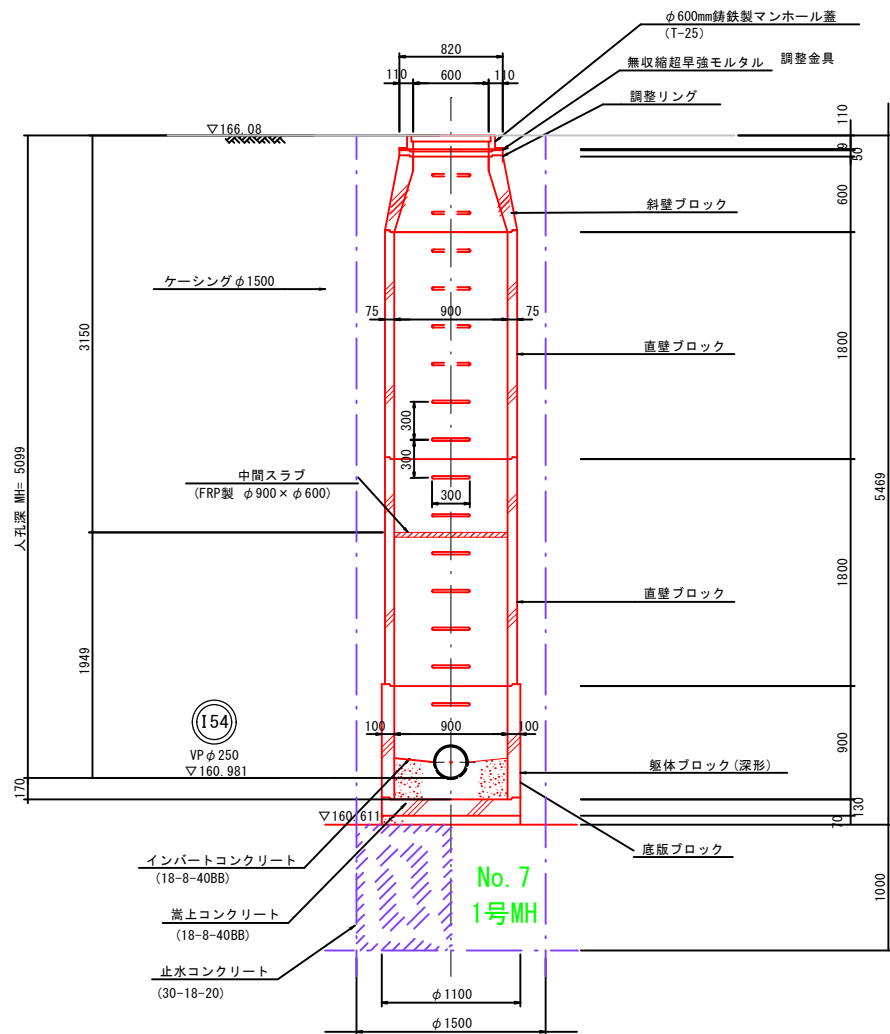


※底版・管取付壁は2種

工事年度	令和8年度	工事番号	第 号
事業名	公共下水道事業		
工事名	汚水管布設工事(5工区)		
工事箇所	三股町西植木地区		
図面名称	No.7 1号組立マンホール構造図		
縮 尺	1 : 30	図 番	27 / 38
測量設計年月日	令和 4年 3月	番	
測量設計会社名	(株) コスモエンジニアリング		
測量設計名称	2号幹線実施設計業務委託		
	宮崎県三股町		

No. 8 2号組立マンホール構造図 S=1:30

(R5.7変更反映)

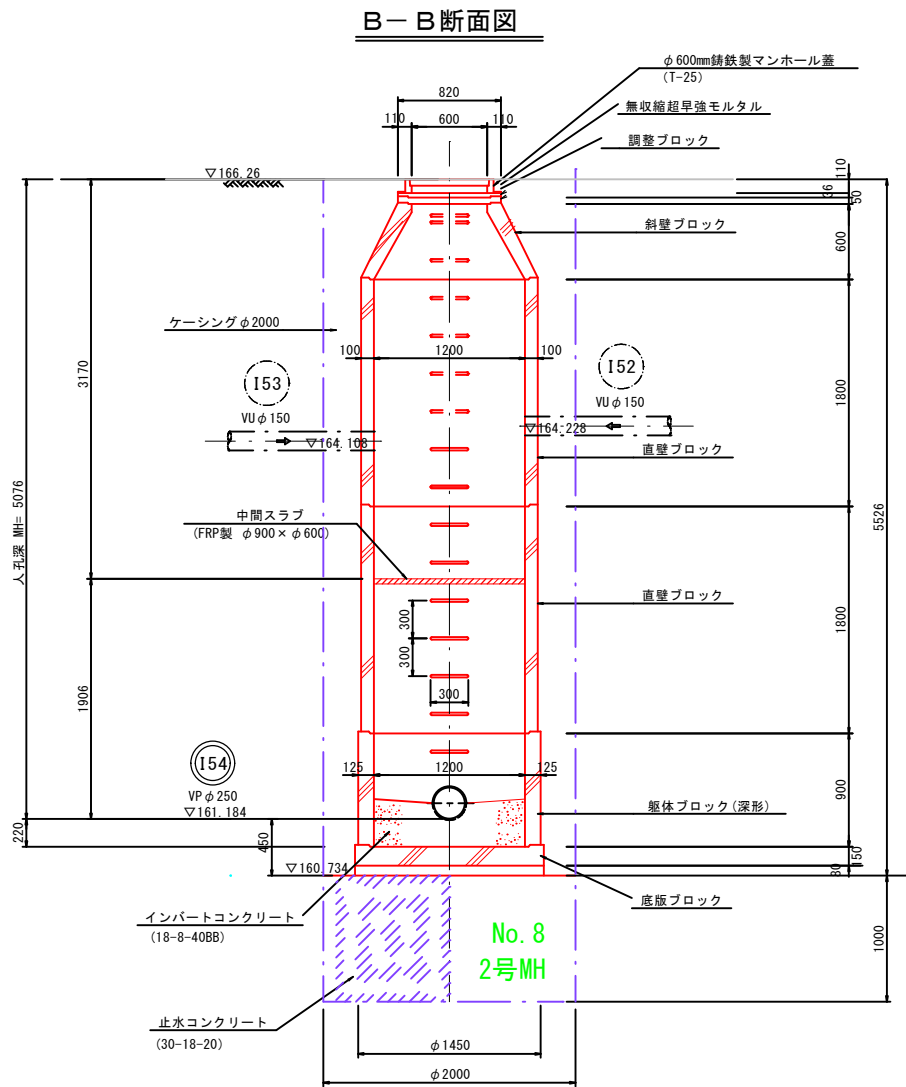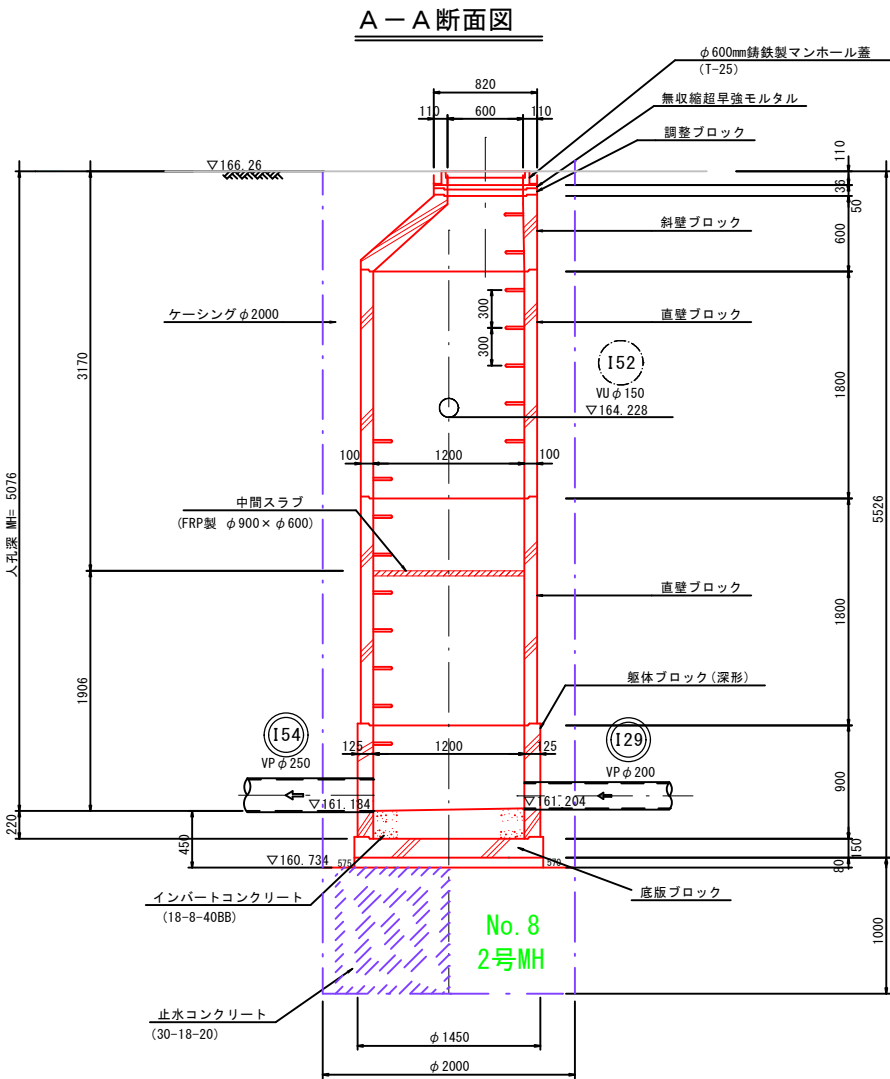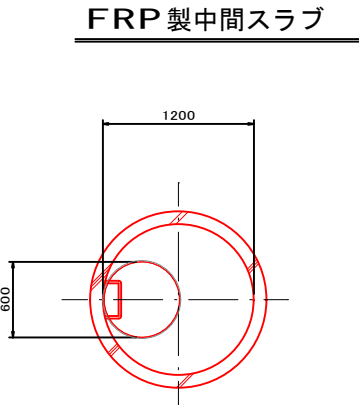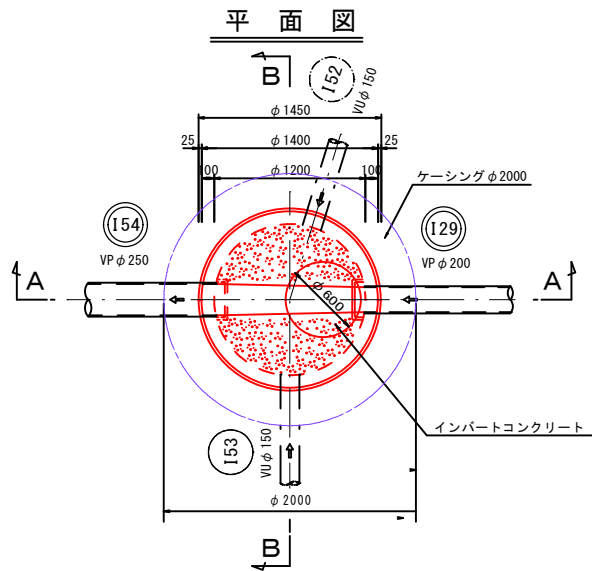


※底版・管取付壁は2種

工事年度	令和8年度	工事番号	第 号
事業名	公共下水道事業		
工事名	汚水管布設工事(5工区)		
工事箇所	三股町西植木地区		
図面名称	No.8 2号組立マンホール構造図		
縮 尺	1 : 30	図 番	28 / 38
測量設計年月日	令和 4年 3月		
測量設計会社名	(株) コスモエンジニアリング		
測量設計名称	2号幹線実施設計業務委託		
宮崎県三股町			


S=1 : 30

(R5.7變更反映)


平面图

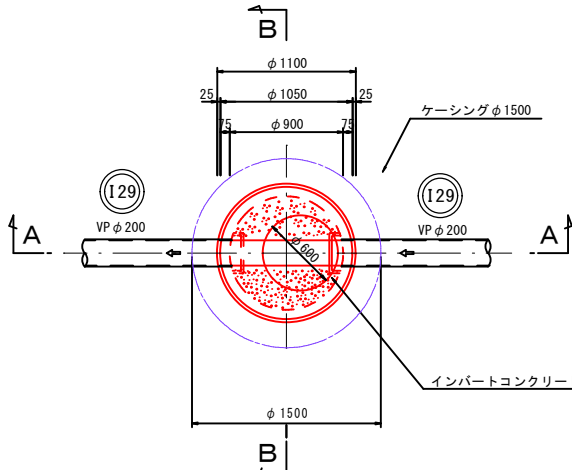


FRP製中間スラフ

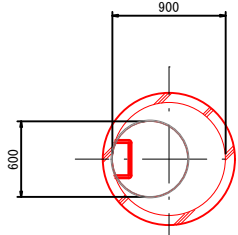

A-A断面図

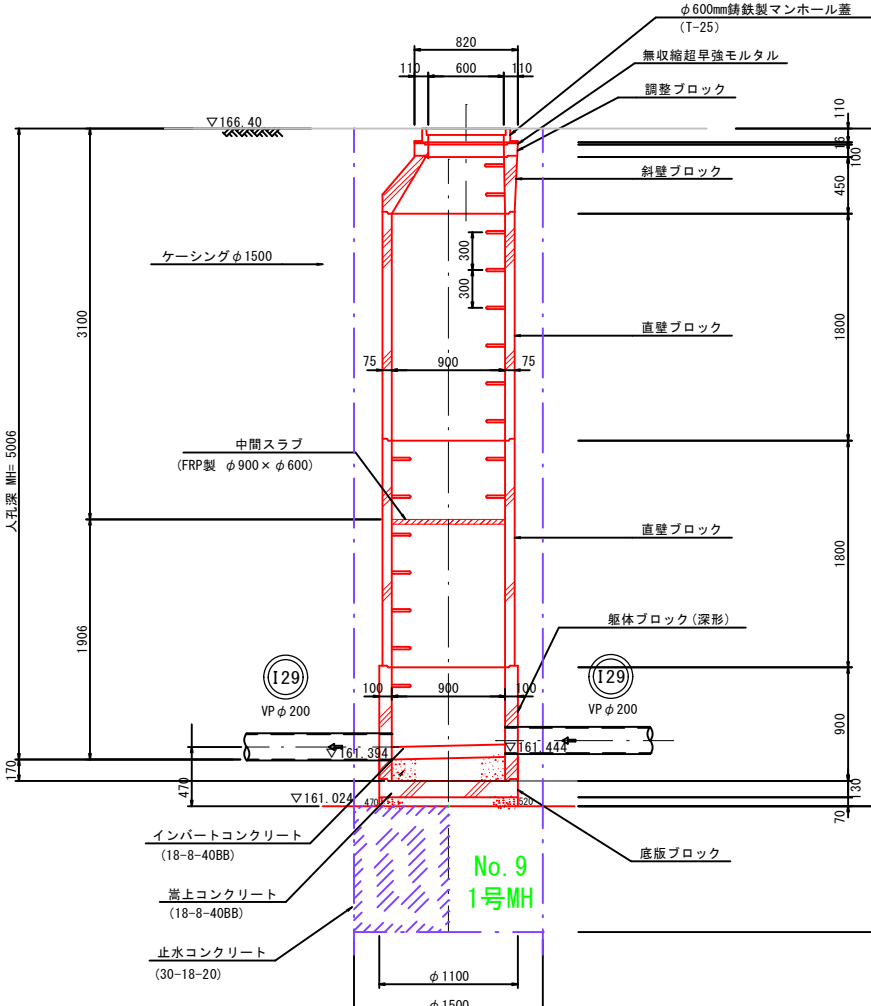


B—B 断面図

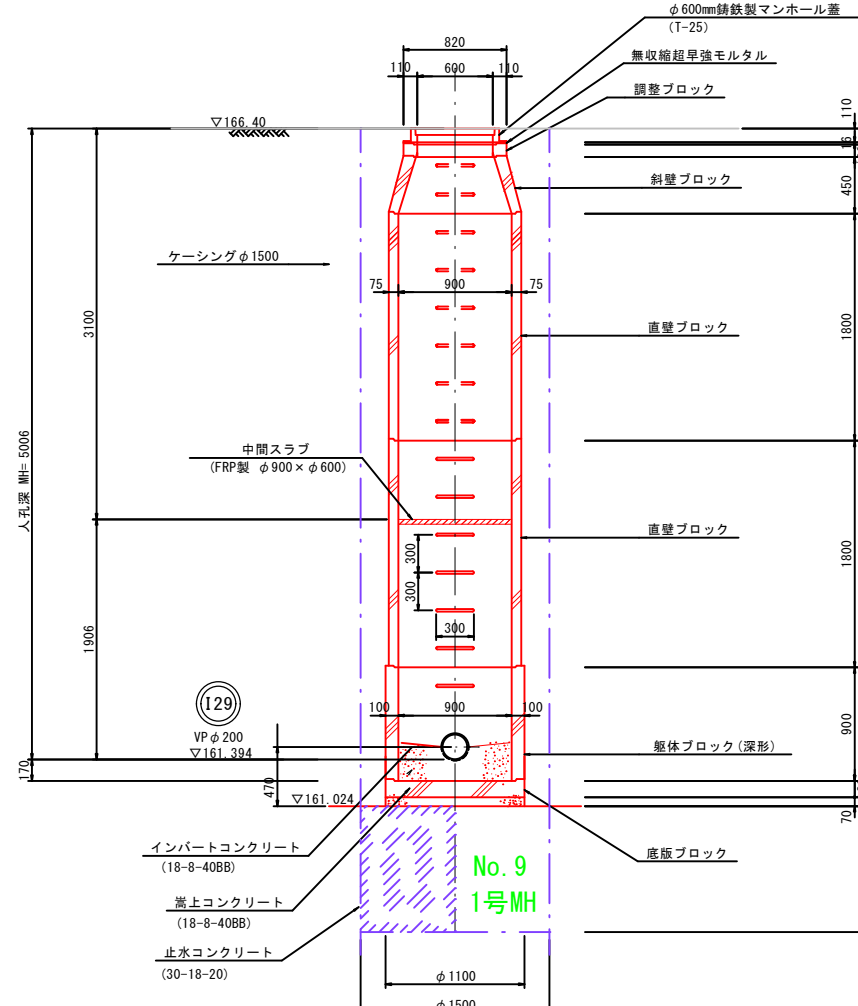


※底版・管取付壁は2種

工事年度	令和8年度	工事番号	第 号
事業名	公共下水道事業		
工事名	汚水管布設工事(5工区)		
工事箇所	三股町植木地区		
図面名称	No.9 1号組立マンホール構造図		
縮 尺	1 : 30	図 番	29 / 38
測量設計 年月日	令和 4年 3月		
測量設計 会社名	(株) コスモエンジニアリング		
測量設計 会社名称	2号幹線実施設計業務委託		
宮崎県三股町			


1 : 100

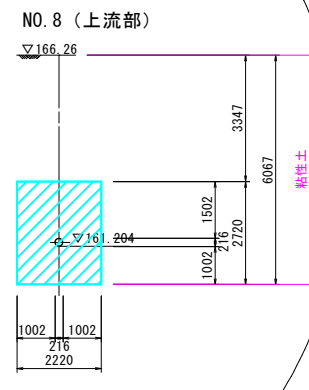



工事年度	令和8年度	工事番号	第
事業名	公共下水道事業		
工事名	汚水管布設工事（推進工区）		
工事箇所	三股町西植木地区		
図面名称	薬液注入工図（2）		
縮尺	1 : 100	図番	34 / 38
測量設計 年月日	令和 4年 3月		
測量設計 会社名	（株）コスモエンジニアリング		
測量設計 設計設計名称	2号幹線実施設計業務委託		
	宮崎県三股町		

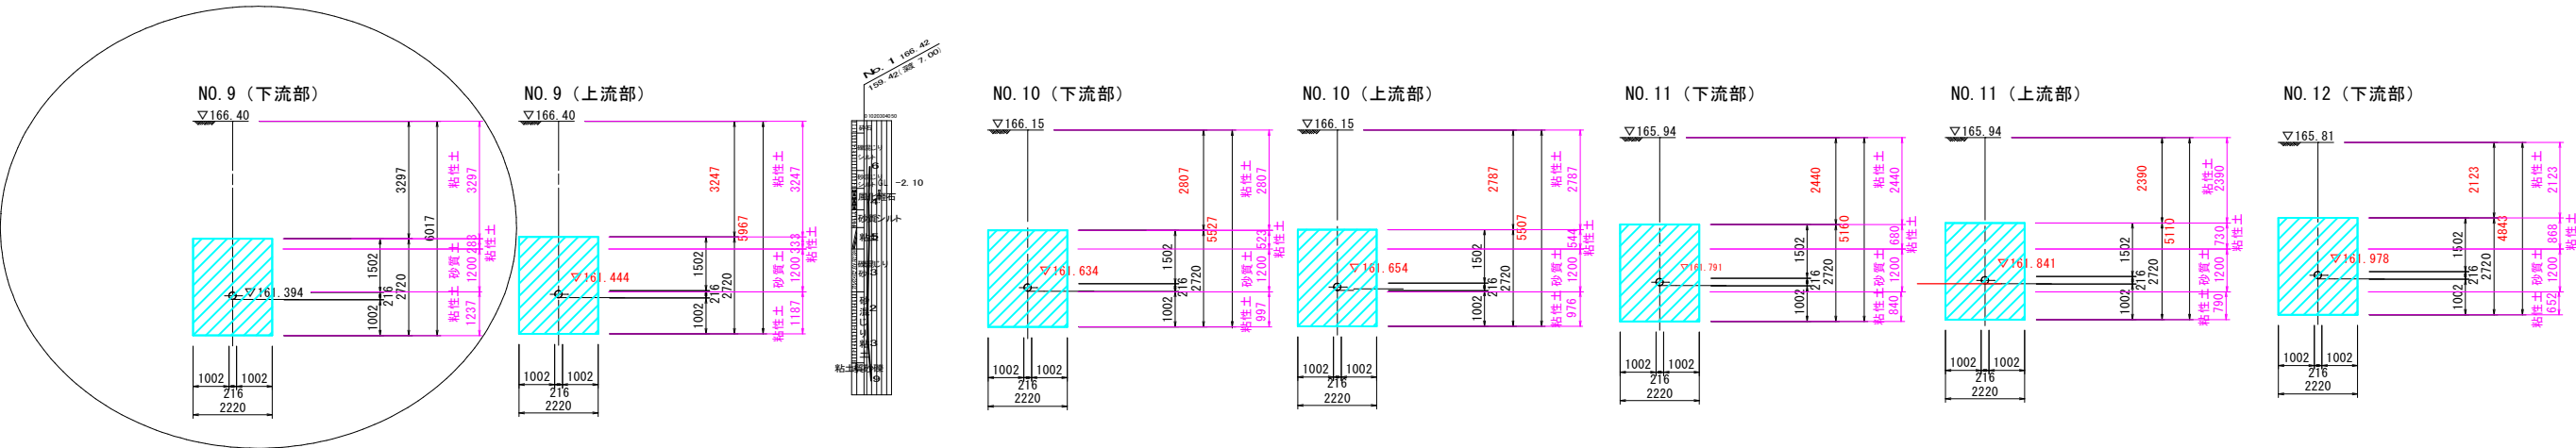


工事年度	令和8年度		工事番号	第	号
事業名	公共下水道事業				
工事名	污水管布設工事（5工区）				
工事箇所	三股町西植木地区				
図面名称	薬液注入工図（3）				
縮尺	1：100			図番	35／38
測量設計年月日	令和4年3月				
測量設計会社名	(株)コスモエンジニアリング				
測量設計名称	2号幹線実施設計業務委託				
宮崎県三股町					

 

舗装復旧図 S=1:1000

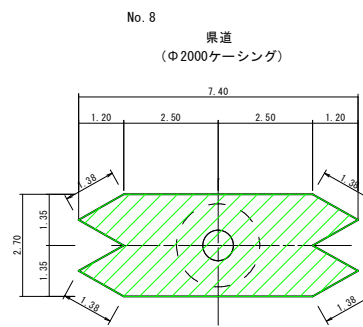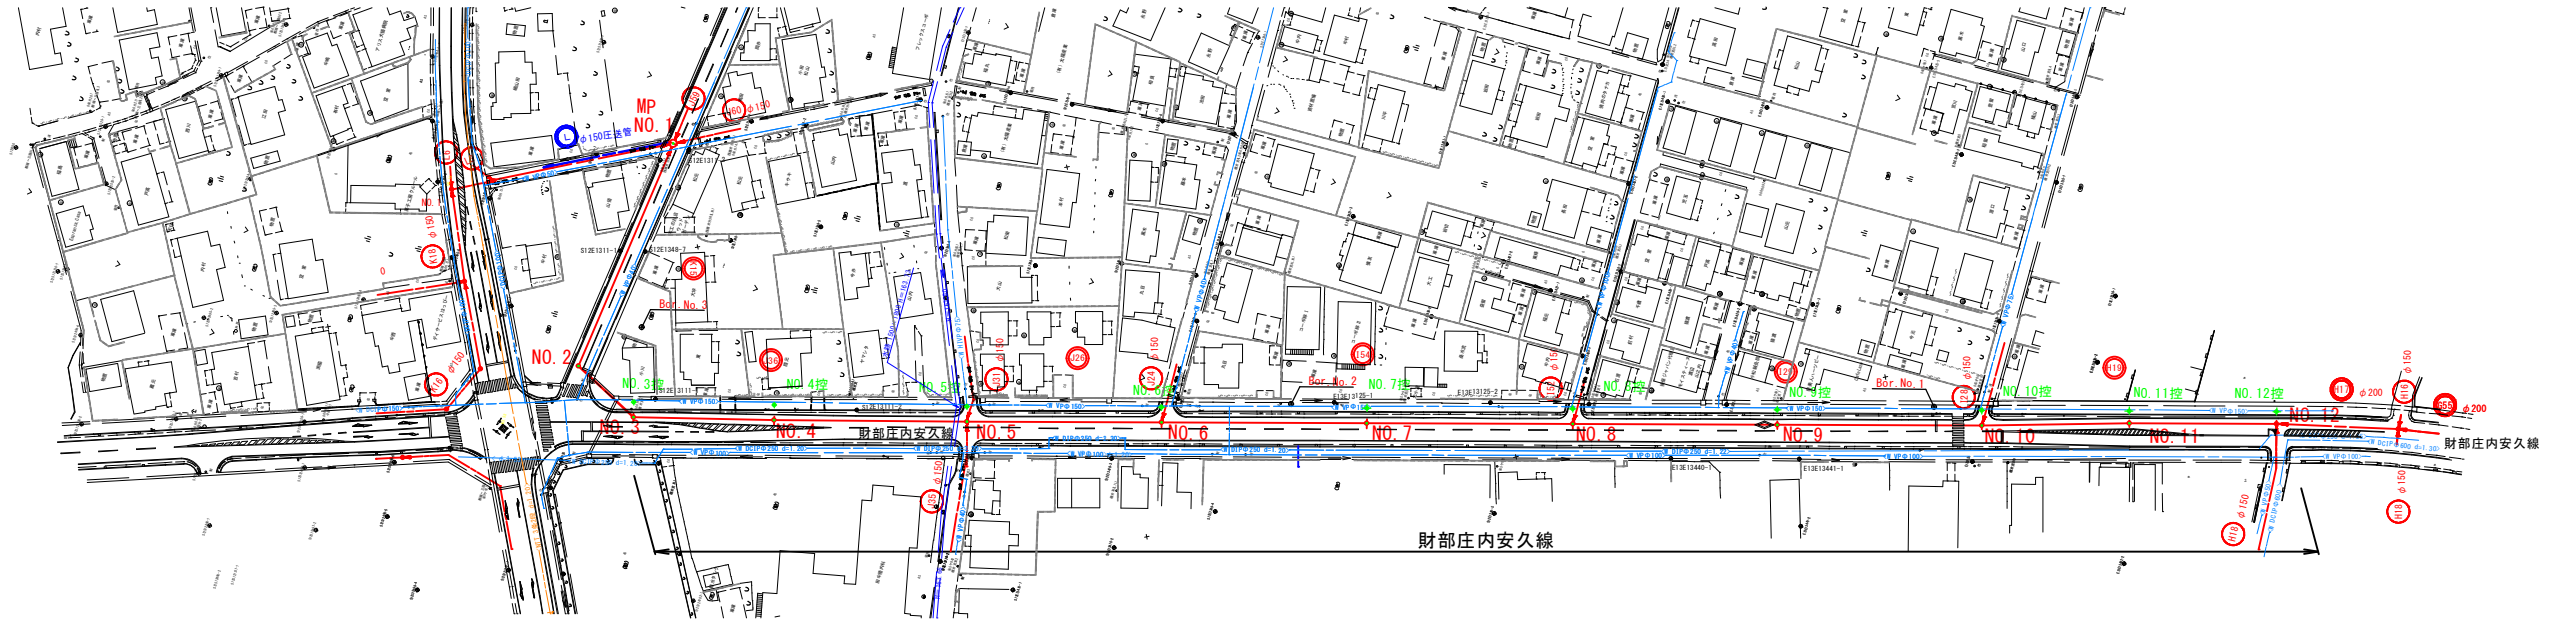



舗装切断延長: 21.040m
立坑部面積: 4.010m² (※)
影響部面積: 12.730m²
人孔蓋面積控除: 0.528m²
舗装復旧面積: 16.210m²

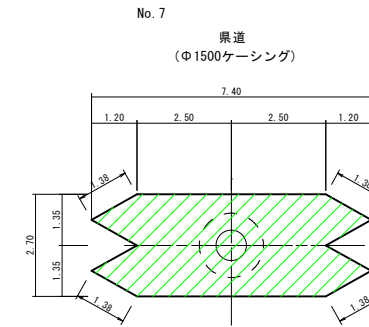

舗装切断延長: 21.040m
立坑部面積: 2.394m² (※)
影響部面積: 14.346m²
人孔蓋面積控除: 0.528m²
舗装復旧面積: 16.210m²

(※) 日推協「推進工法用立坑編」
Φ2000
(2.000 +0.2) × tan22.5° × 1.100 × 4 4.010m²
Φ1500
(1.500 +0.2) × tan22.5° × 0.850 × 4 2.394 m²

舗装標準断面図

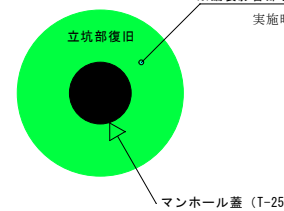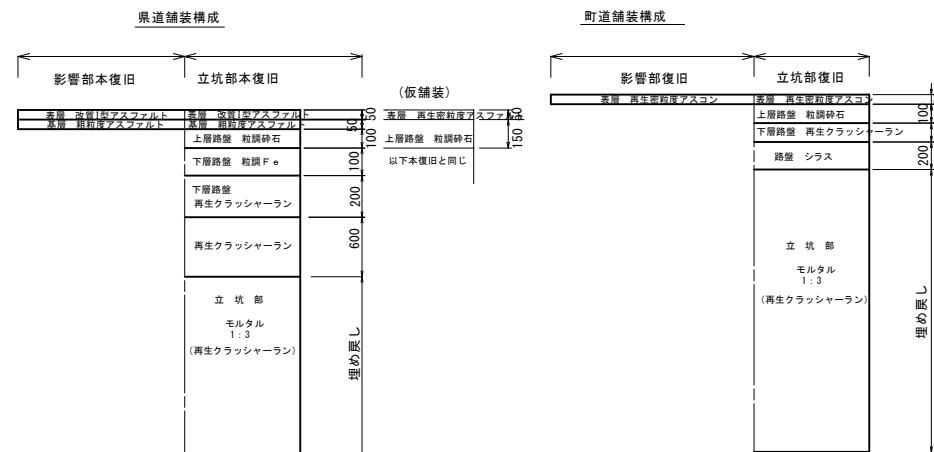

※舗装影響部を含めた本復旧は自然転圧後とし、その間は立坑部のみ仮舗装を行う。
実施時期については道路状況に応じ本工事施工中の実施も検討する。

工事年度	令和8年度	工事番号	第 号
事業名	公共下水道事業		
工事名	污水管布設工事（5工区）		
工事箇所	三股町西植木地区		
図面名称	舗装復旧図		
縮尺	図示	図番	38 / 38
測量設計年月日	令和 4年 3月		
測量設計会社名	（株）コスモエンジニアリング		
測量設計名称	2号幹線実施設計業務委託		
宮崎県 三股町			